

5,71

PLANO CUBIERTA

ESCALA 1:100

[illegible]

ORIGNA MNTRE
Ed. Centro Financiero Público de Guayaquil
- Av. 9 de Octubre 200 y Pichincha
Teléfono Móvil: (593) 04 2591800
web@origina.ec
GUA YACULT - ECUADOR

Sucursal Mayor CPN 8 P.
Ed. Platium
Av. Bolívar y Korea
Teléfono: (593) 02 399 5700
QUITO - ECUADOR

GERENCIA DE DIVISION ADMINISTRATIVA
SERVICIOS GENERALES

**"INTERVENCIÓN DE LA CUBIERTA Y
REMEDIACIÓN DE LAS
OFICINAS DE LA CFN B.P. SUCURSAL
IBARRA"**



PROVINCIA MIRAFLORES
CANTÓN SAN MIGUEL DE BARBA
Parroquia EL SAGRARIO
Calle SIMÓN BOLÍVAR 3-83 y JUAN M. GILJALVA
Código Postal: 10010300240010003

PLANO ESTRUTURAL

SOC. ITALIANA NORME MOSAICHE
REDAZIONALE TECNICO
C/A 00196 ROMA - VIA PIOMBO D'ORO 17 - TEL. 06-85411112

NEL MARCHIO VENTATE PRESENTAZIONE
RESPONSABILE TECNICO
C/A 00017 MILANO - VIALE SANFRANCESCO 100 - TEL. 02-57367

REPUBBLICANTE LEGAL:

INFO. VERIFICADA A LOS EFECTOS DE LA AUDITORIA CORPORACIÓN FINANCIERA NACIONAL S.P.			
Fecha:	Exchto:	Archivo:	Límite:
AGOSTO 2019	Indicados	CRF 01-19	No.a.8/2



CORPORACIÓN FINANCIERA NACIONAL S.A.


OFICINA MATER
Ej. Carlos Francisco Robles de Guzmán
Calle 10 de Agosto 1003, Ed. 4291000
Teléfono: 0011 4291000
web: www.cfn.com.ec
GUAYAS - ECUADOR
Sucursal Mayor CEN S.A.
Ej. Pichincha
Calle 10 de Agosto 1003, Ed. 4291000
Teléfono: 0011 4291000
QUITO - ECUADOR
GERENCIA DE OBRAS ADMINISTRATIVAS
SERVICIOS - SEROPAS

PROYECTO:
INTERVENCIÓN DE LA CUBIERTA Y
REMEDIACIÓN DE LAS
OFICINAS DE LA CFN B.P. SUCURSAL
IBARRA*



PROYECTO: INTERVENCIÓN DE LA CUBIERTA Y REMEDIACIÓN DE LAS OFICINAS DE LA CFN B.P. SUCURSAL IBARRA*

PLANO SANITARIO

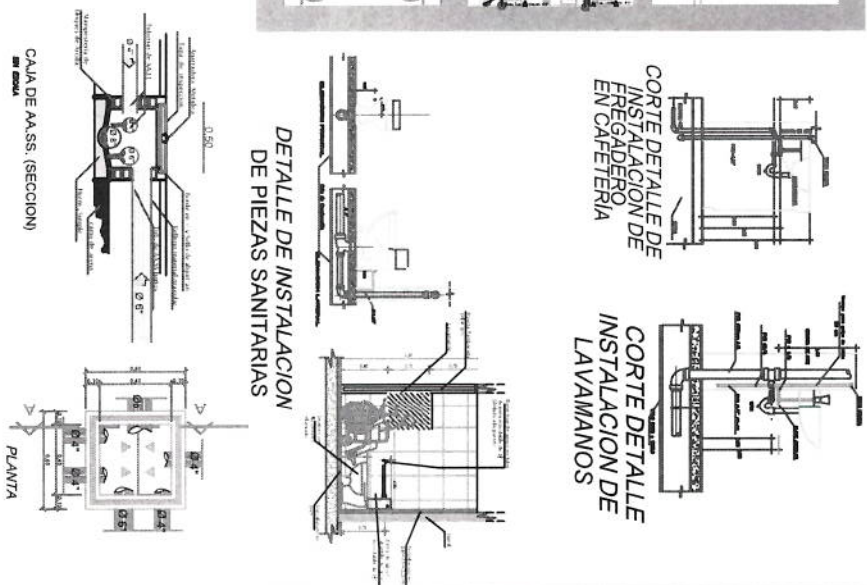


DETALLE CAJA DE REGISTRO

SISTEMA SANITARIO AA.SS.
ESCALA 1:100

SIMBOLOGÍA	
	AGÜA DE ABASTECIMIENTO
	AGÜA FRÍA
	AGÜA CALIENTE
	CAJA DE REGISTRO
	VENTILACIÓN
	PIEZAS SANITARIAS
	AGÜA DE ABASTECIMIENTO
	AGÜA FRÍA
	AGÜA CALIENTE
	CAJA DE REGISTRO
	VENTILACIÓN
	PIEZAS SANITARIAS

ESCALA GRAFICA
1.00 1.00 2.00

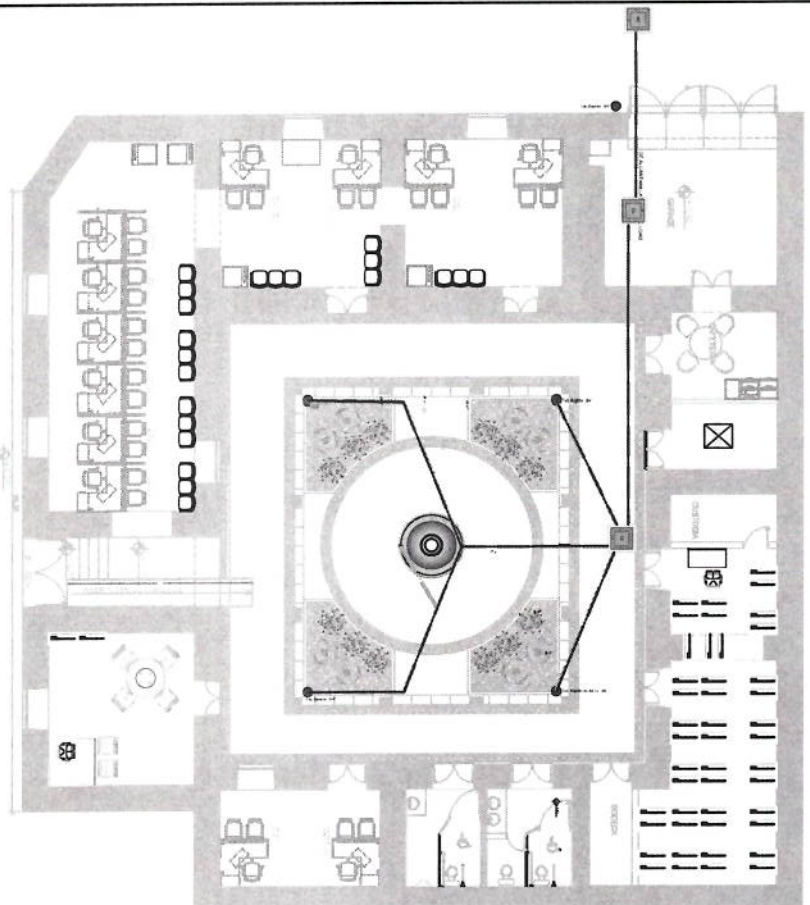

SIMBOLOGIA	
[Symbol]	TUBERIA DE 1" A 4"
[Symbol]	TUBERIA DE 6" A 8"
[Symbol]	CAJA DE REGISTRO
[Symbol]	TUBERIA DE 10" A 12"
[Symbol]	TUBERIA PARA VENTILACION
[Symbol]	CAJON DE CALLE DE PASADIZO
[Symbol]	TUBERIA DE 14" A 16"
[Symbol]	TUBERIA DE 18" A 20"
[Symbol]	TUBERIA DE 24" A 26"
[Symbol]	TUBERIA DE 30" A 32"
[Symbol]	TUBERIA DE 996" A 998"
[Symbol]	TUBERIA DE 1000" A 1002"




ESCALA GRAFICA

1.00 1.00 2.00




SISTEMA SANITARIO DE AALL.

ESCALA 1:100

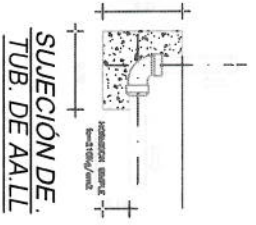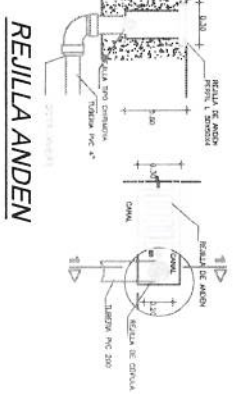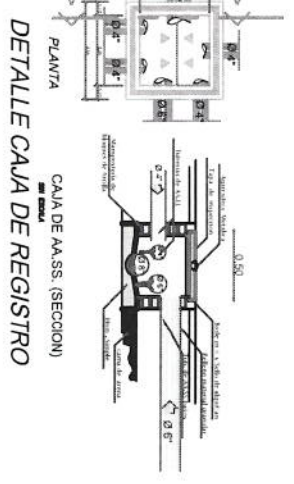

CORPORACION FINANCIERA NACIONAL S.P. Oficina Matriz Ed. Central Insurance Plaza de Guayaquil Calle 10 de Agosto y Av. 24 de Mayo Telefono: (051) 4291150 web: www.cfn.com.ec GUAIAQUIL - ECUADOR Sucursal Mayor CFN S.P. Ed. Finanzas Av. 24 de Mayo y Calle 10 de Agosto Telefono: (051) 4291150 QUITO - ECUADOR GUBERNIO DE GUAYAS SECCION DE PLANIFICACION SECCION DE PLANIFICACION			
INTERVENCIÓN DE LA CUBIERTA Y REMODELACIÓN DE LAS OFICINAS DE LA CFN S.P. SUCURSAL IBARRA*			
Provincia: IBARRA Cantón: EL GUAYAS Corregimiento: EL GUAYAS Cód. Postal: 080101 Cód. de Correo: 080101000000			
PLANO SANITARIO			
No. 1021			
Fecha: Agosto 2019 Escala: 1:100 Autores: No. a 1021			

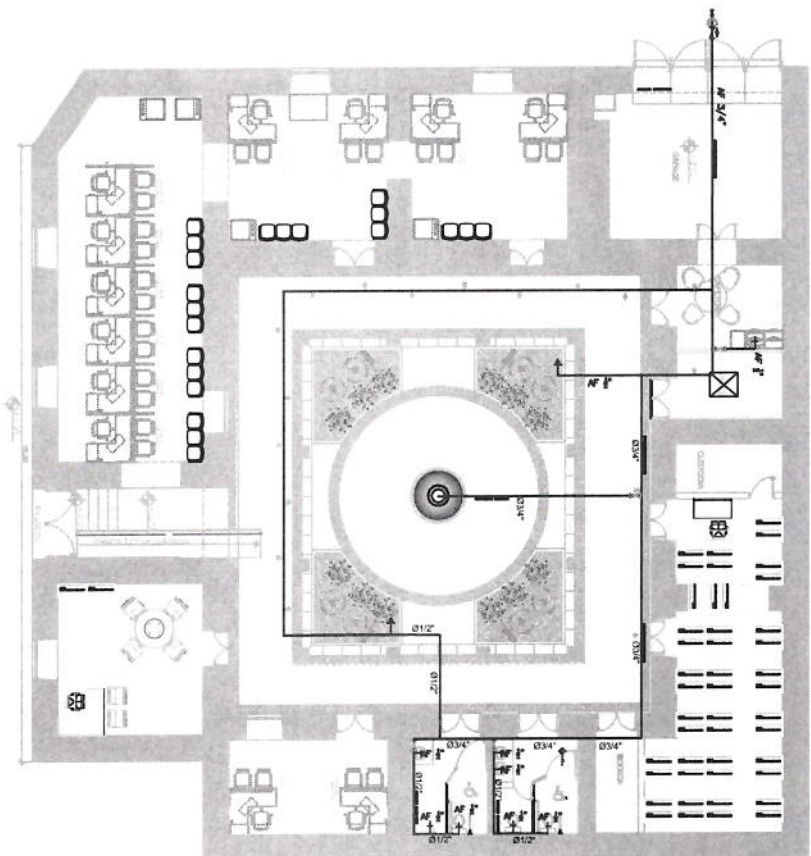

ESCALA GRAFICA

1.00 1.00 2.00

SISTEMA DE AGUA POTABLE

ESCALA 1:100

SIMBOLOGIA

PUNTO DE AGUA POTABLE	+
RED DE AGUA POTABLE FBA PVC	—
COLUMNA DE AGUA POTABLE	—
VALVULA DE CONTROL	—
VALVULA CHECK	—
LLAVE DE JARON Y/O MANIGERA	—
REDUCTOR DE AGUA POTABLE	—
REDUCTOR DE DIAMETRO	—
VALVULA DE FLUJADOR	—

CFN

CORPORACION FINANCIERA NACIONAL S.P.

Oficina Mañabí
 Es Centro Financiero Nacional de Guayaquil
 Telefonos Mañabí: 0991 04 2591820
 webmañabi@cfn.ec
 Guayaquil - ECUADOR
 Sucursal Mayor CEN S.P.
 Es Mañabí
 Telefonos: 0991 02 993 5700
 QUITO - ECUADOR
 GERENCIA DE DIVERSA ADMINISTRATIVA
 SERVICIOS - GERENCIA

INTERVENCION DE LA CUBIERTA Y
 REMODELACION DE LAS
 OFICINAS DE LA CFN S.P. SUCURSAL
 IBARRA



PROYECTO: IBARRA
 PROYECTO: REMODELACION DE LA CUBIERTA Y
 REMODELACION DE LAS OFICINAS DE LA CFN S.P. SUCURSAL
 IBARRA

PLANO HIDROSANITARIO

PROYECTO: IBARRA
 PROYECTO: REMODELACION DE LA CUBIERTA Y
 REMODELACION DE LAS OFICINAS DE LA CFN S.P. SUCURSAL
 IBARRA

FECHA: 11/11/21
 APROBADO: 11/11/21
 DISEÑADO: 11/11/21
 CORPORAÇÃO FINANCIERA NACIONAL S.P.



CORPORACIÓN FINANCIERA NACIONAL B.P.


OFICINA MATRIZ
Ed. Centro Financiero Público de Guayaquil
- Av. 7 de Octubre 200 y Pichincha
Teléfono: (593) 04 2971800
GUAYAQUIL - ECUADOR
Sucursal Matriz CFN B.P.
Av. Bolívar y Tena
Teléfono: (593) 02 393 5700
QUITO - ECUADOR
GERENCIA DE DIRECCIÓN ADMINISTRATIVA
SERVICIO: GERENCIALES

INTERVENCIÓN DE LA CUBIERTA Y REMODELACIÓN DE LAS OFICINAS DE LA CFN B.P. SUCURSAL IBARRA*



Ingeniero INGENIERO
CARRERA INGENIERÍA DE OBRAS
CARRERA INGENIERÍA DE OBRAS
CARRERA INGENIERÍA DE OBRAS
CARRERA INGENIERÍA DE OBRAS
CARRERA INGENIERÍA DE OBRAS

PLANO MECÁNICO

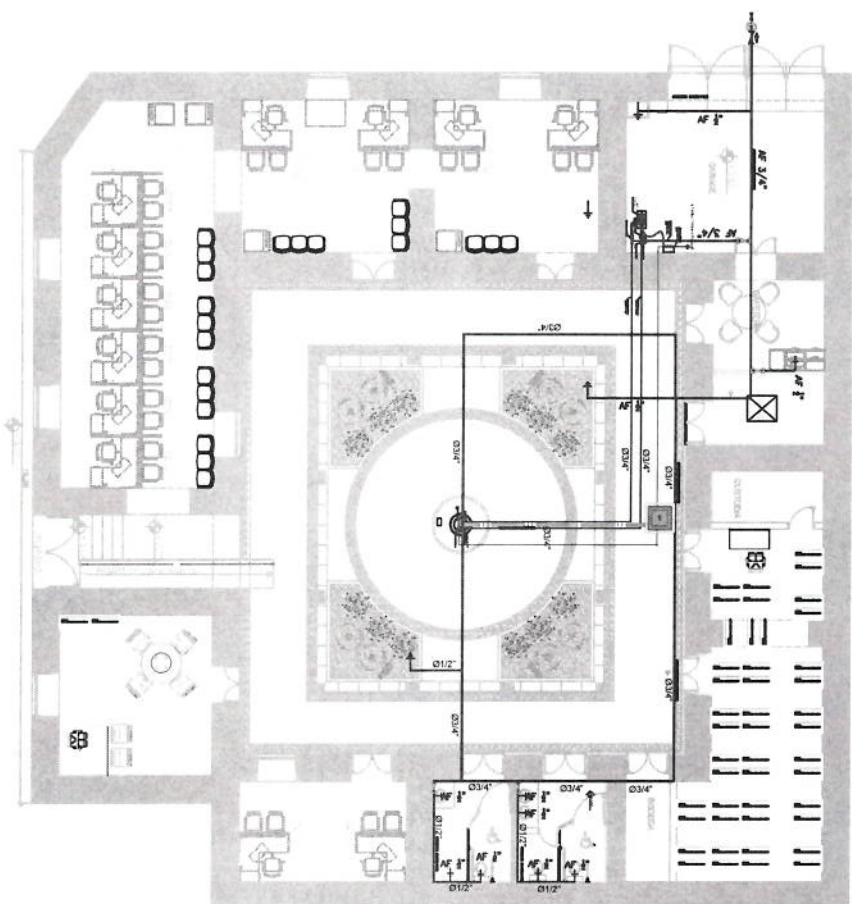

SIMBOLOGIA

TABlero AUTOMATIZADO DEL SISTEMA DE RECIRCULACIÓN DE LA PILETA	
BOMBA CENTRIFUGA DE 1.5 HP DE CAUDAL MEDIANO PARA APLICACIONES DE CIRCULACIÓN	
HIPODóMICO UNIVERSAL DE 1 1/2"	
VALVULA DE CORTE RAPIDO DE 1 1/2"	
VALVULA CHECK TIPO COLUMPIO	
TUBERIA DE AGUA FRIA DE 1 1/2"	
LLAVE DE PASO PVC DE 1 1/2"	
VALVULA CHECK DE SUCCIÓN CON CANSILLA DE PROTECCIÓN PARA SUCCIÓN 1/2"	

SISTEMA HIDRONEUMATICO DE PILETA

ESCALA 1:100



ESCALA GRAFICA
1.00 1.00 2.00




OFICINA MATER
Ed. Centro Financiero Nacional B.P. - Corporación
Financiera Nacional B.P. - Corporación
Teléfono: (093) 04 4291180
Web: www.cfn.ec
QUITO - ECUADOR
Sociedad Mayor CFN B.P.
Ed. Financiero
Av. Bolívar y Av. 29 de Agosto
Teléfono: (093) 02 393 3700
QUITO - ECUADOR
GERENCIA DE DISEÑO Y ADMINISTRACIÓN
TÉCNICO: CARRERA

PROYECTO
INTERVENCIÓN DE LA CUBIERTA Y
REMEDIACIÓN DE LAS
OFICINAS DE LA CFN B.P. SUBSAL
IBARRA



PROYECTO: INTERVENCIÓN DE LA CUBIERTA Y
REMEDIACIÓN DE LAS OFICINAS DE LA CFN B.P. SUBSAL
IBARRA
Calle Corrientes 1000 (093) 02 393 3700

PLANO ELÉCTRICO

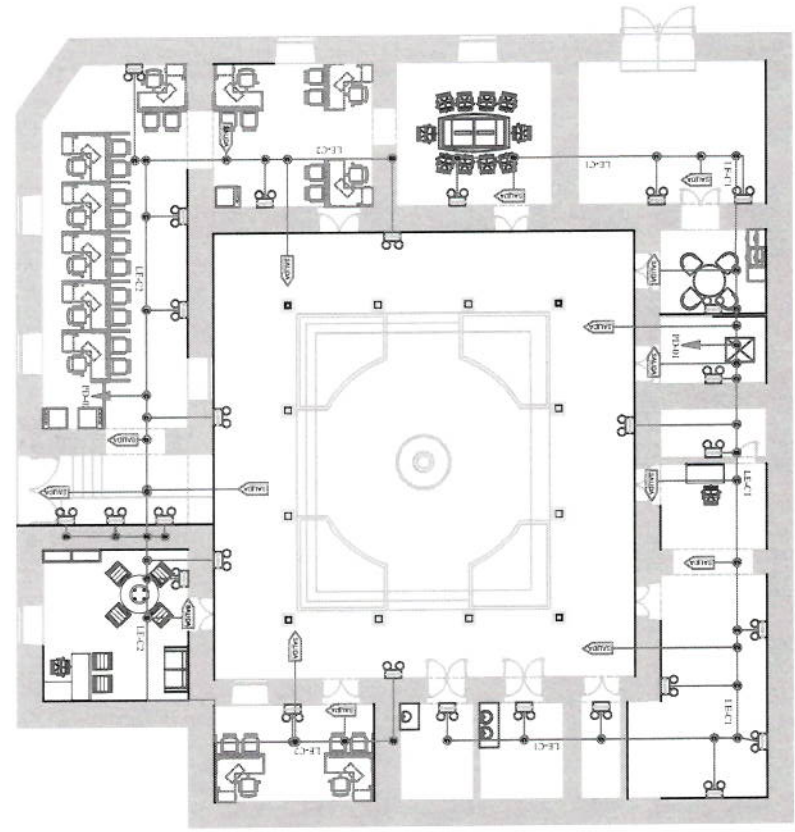

SEÑALÉTICA

ESCALA 1:100



Fecha:	Estado:	Activado:	Cancelado:
AGOSTO 2019	Indicador	Indicador	No. 13/21

PROYECTO
INTERVENCIÓN DE LA CUBIERTA Y
REMEDIACIÓN DE LAS OFICINAS DE LA CFN B.P. SUBSAL
IBARRA
Calle Corrientes 1000 (093) 02 393 3700

REFERENCIE LEGAL



ESCALA 1:100

[illegible]